


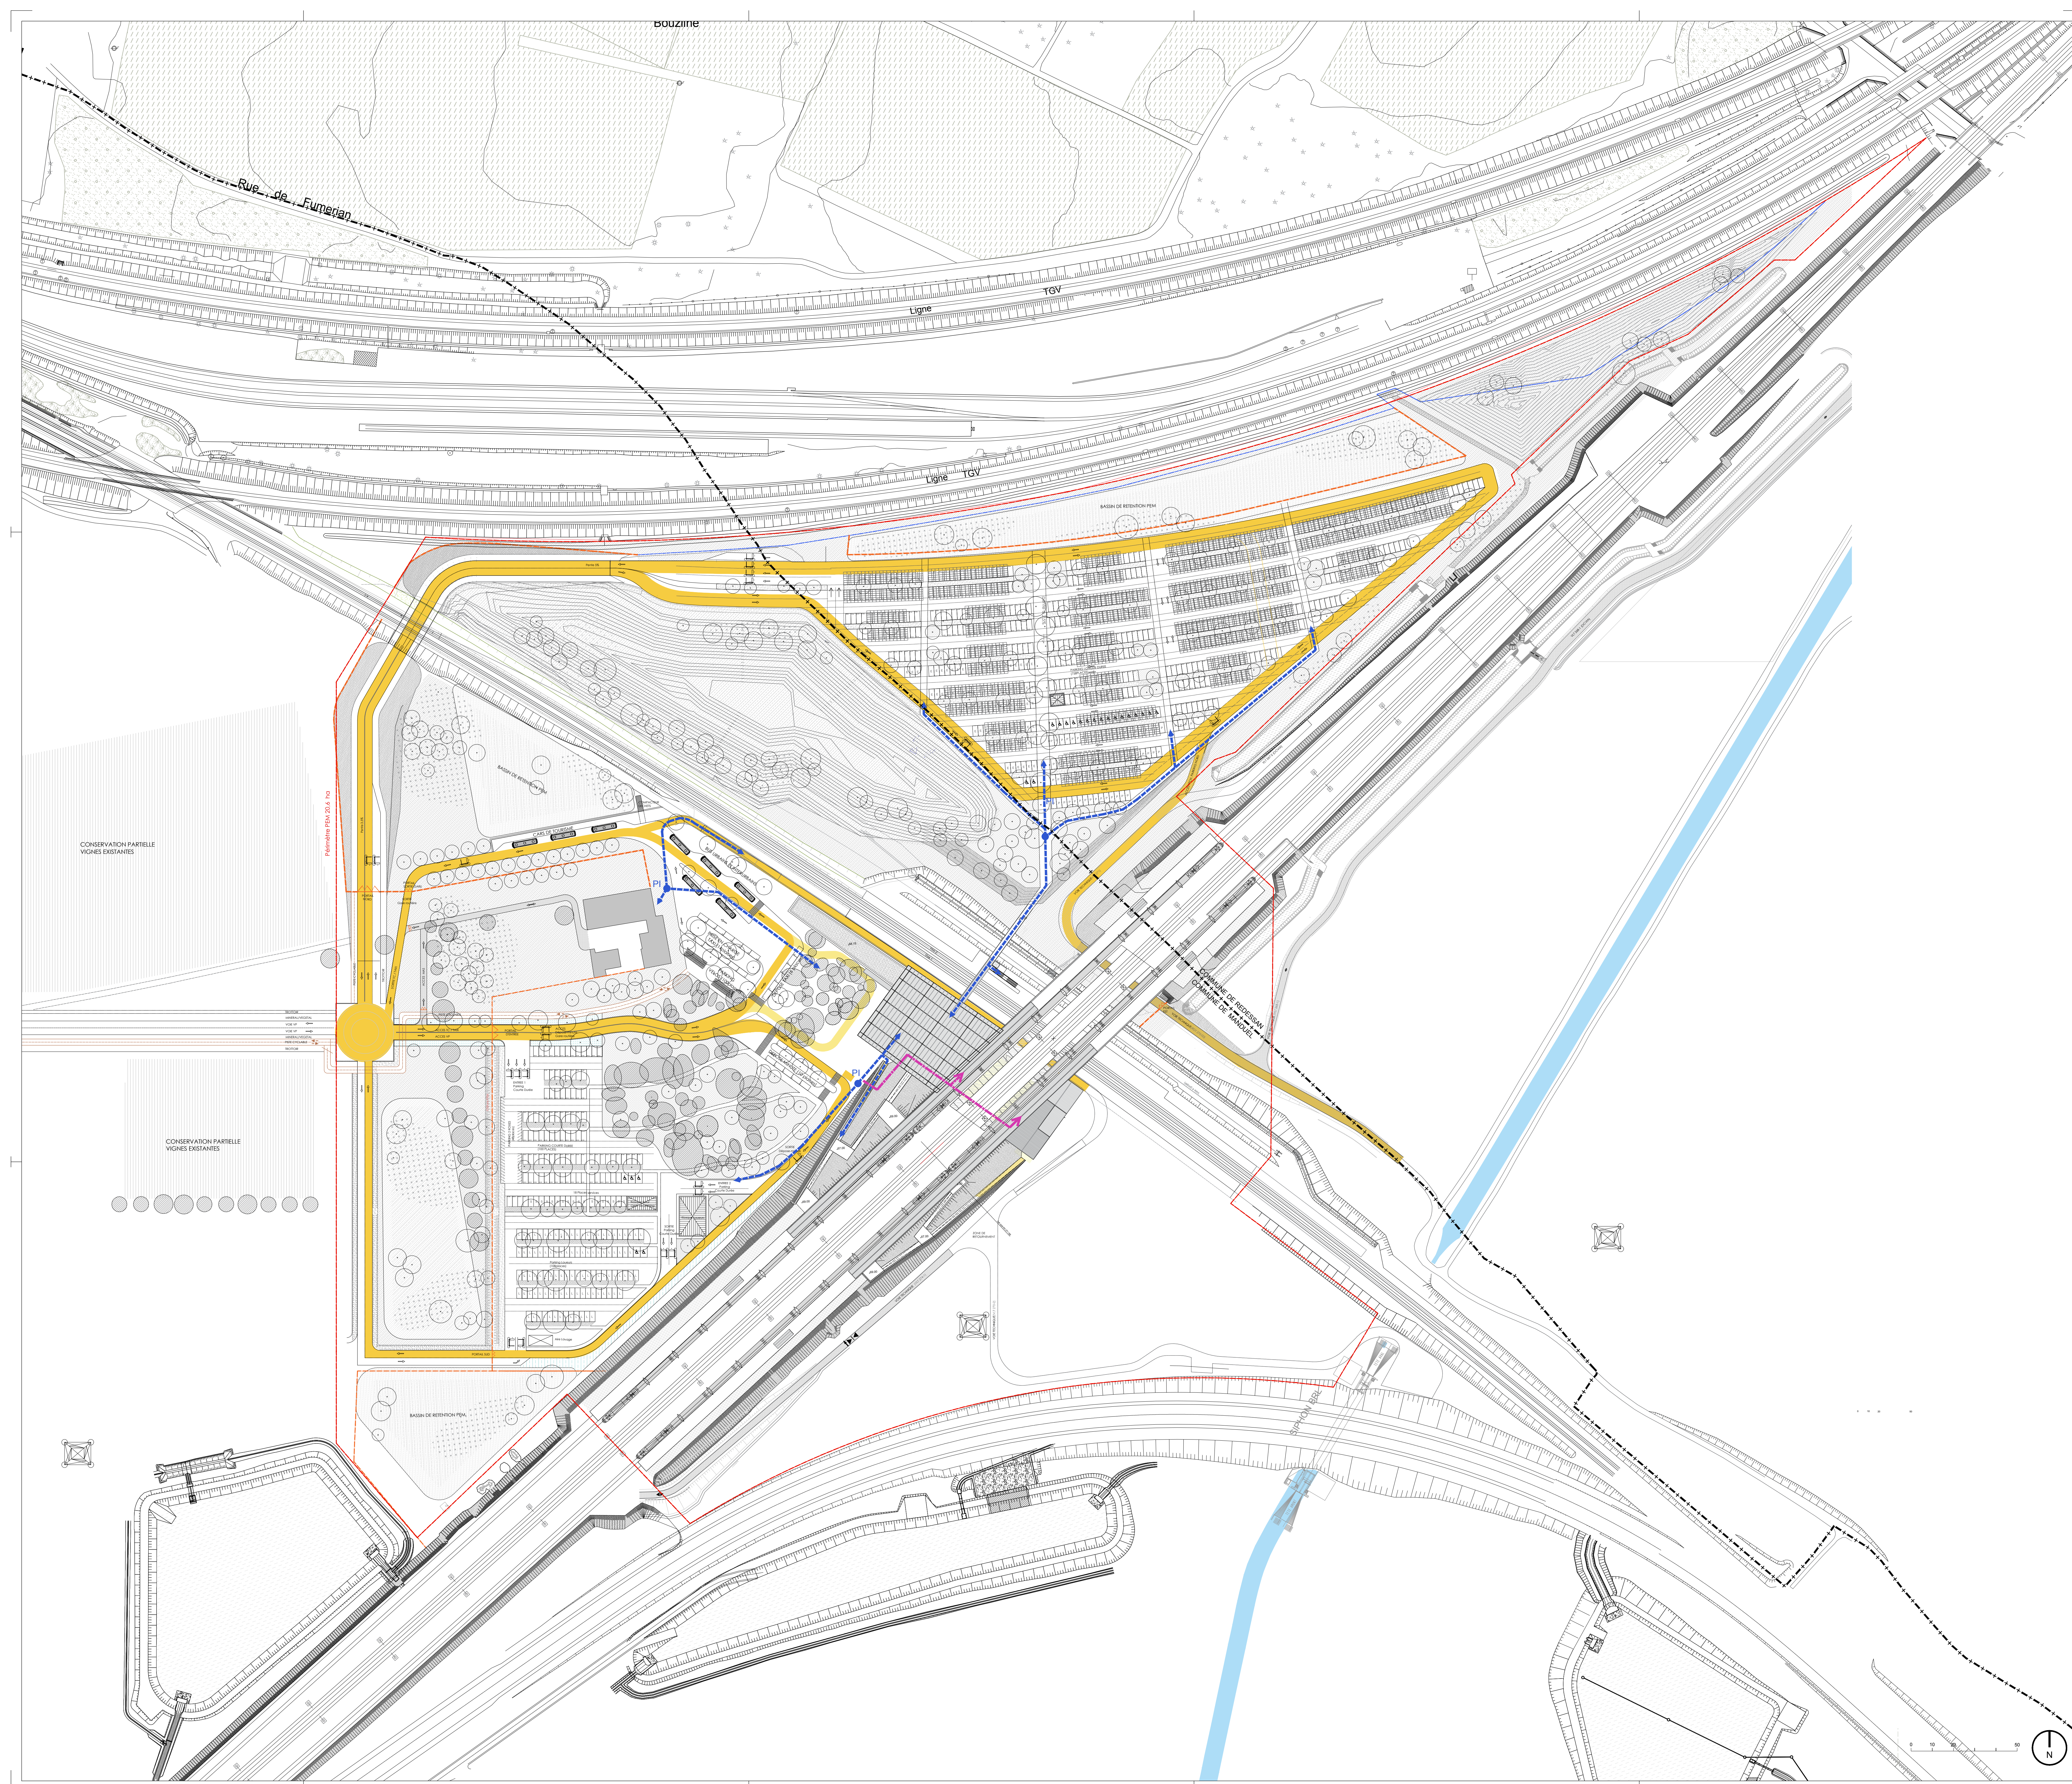

LEGENDE

PERIMETRE D'INTERVENTION

LIMITE COMMUNALE

- Poteaux Incendie (débit de 120m³/h en simultané disponible)
- Accès dévior
- Colonne sèche
- Voie Engins
- Voie Accessible VL et VSAV sur parvis
- Clôture du PEM
- Portail d'accès

GARE NOUVELLE
NÎMES-MANDEUL-REDESSAN



Adresse du Projet :
Boulevard 30 129 REDESSAN
Cornille Nord 30 129 MANDEUL

Maître d'ouvrage : SNCF Réseau
Adresse : 101, Allée du Dais, BP 91242
34 011 MONTPELLIER Cedex 1

Tel : 04 49 18 83 32

Maître d'ouvrage délégué : Gare & Connexions
Adresse : 10, Avenue d'Orléans
75 047 PARIS Cedex 13

Tel : 01 80 50 50 00

Conducteur d'opérations : PARVIS
Adresse : 10, Avenue d'Orléans
75 047 PARIS Cedex 13

Bureau d'Architecture Gare & Connexions
Adresse : 10, Avenue d'Orléans
75 047 PARIS Cedex 13

Tel : 01 80 50 50 00

AREP - Aménagement Recherche Pôles d'Echanges
Adresse : 10, Avenue d'Orléans
75 047 PARIS Cedex 13

Tel : 01 57 27 15 00

SETEC Bâtiment
Adresse : 4552, Quai de la Rapée - CS 71230
75053 PARIS Cedex 12

Tel : 01 82 51 66 22

TERRITOIRES Paysage Architectes
Adresse : 22 rue Mignoni
20000 Bastia

Tel : 03 91 82 06 66

DIRECTION DE PROJET :
SNCF Réseau :
François BOLLIA

SNCF Gares&Connexions :
Dominique LECLUSE
Philippe HOLSTEN

ARCHITECTE :
François BOLLIA
ARCHITECTES ASSOCIÉS

BUREAUX D'ETUDES :
Raphaël BICOTE

DEMANDE DE PERMIS DE CONSTRUIRE
COMMUNE DE MANDEUL
DOSSIER SPECIFIQUE SECURITE INCENDIE
PLAN MASSE PROJET

N° d'affaire : 1003860-00 Date : JUIN 2016 Echelle : 1/1000

ARP	NMA	DPC	PLN	MAS	PC40	4	A
EMETTEUR	PROJET	PHASE	TYPE	IDENTIFIANT	PIECE	N°	INDICE